

Gemarkung: Leichlingen
Flur: 60
Flurstück: 868

Bauherrschaft

Entwurfsverfasser

Planungsbüro
für Innenarchitektur

Bernd Schüller
Dipl.- Ing. FH
Innenarchitekt AKNW

Im Sträßchen 14
D- 40789 Monheim am Rhein

mobil: 0175 122 1895
mail@schueller-konzept.de
www.schueller-konzept.de

Erstes Obergeschoss


Plan-Nummer: C- 2.002
Entwurfsplanung, Elektroplanung
Grundriss Erstes Obergeschoss

Maßstab 1:50

Erstellt am 02.09.2024
Zuletzt geändert am 11.08.2025

Legende Elektroplanung

- Einfachsteckdose Höhe Mitte 30 cm über OKFF wenn nicht anders angegeben
- Doppelsteckdose Höhe Mitte 30 cm über OKFF wenn nicht anders angegeben
- Pendelleuchte, Deckenleuchte
- Wandleuchte: Höhe wird später bestimmt
- Lichtschienensystem mit Einspeisung
- Schaltelement Höhe Mitte 1,08 m über OKFF wenn nicht anders angegeben
- Wechselschaltelement Höhe Mitte 1,08 m über OKFF wenn nicht anders angegeben

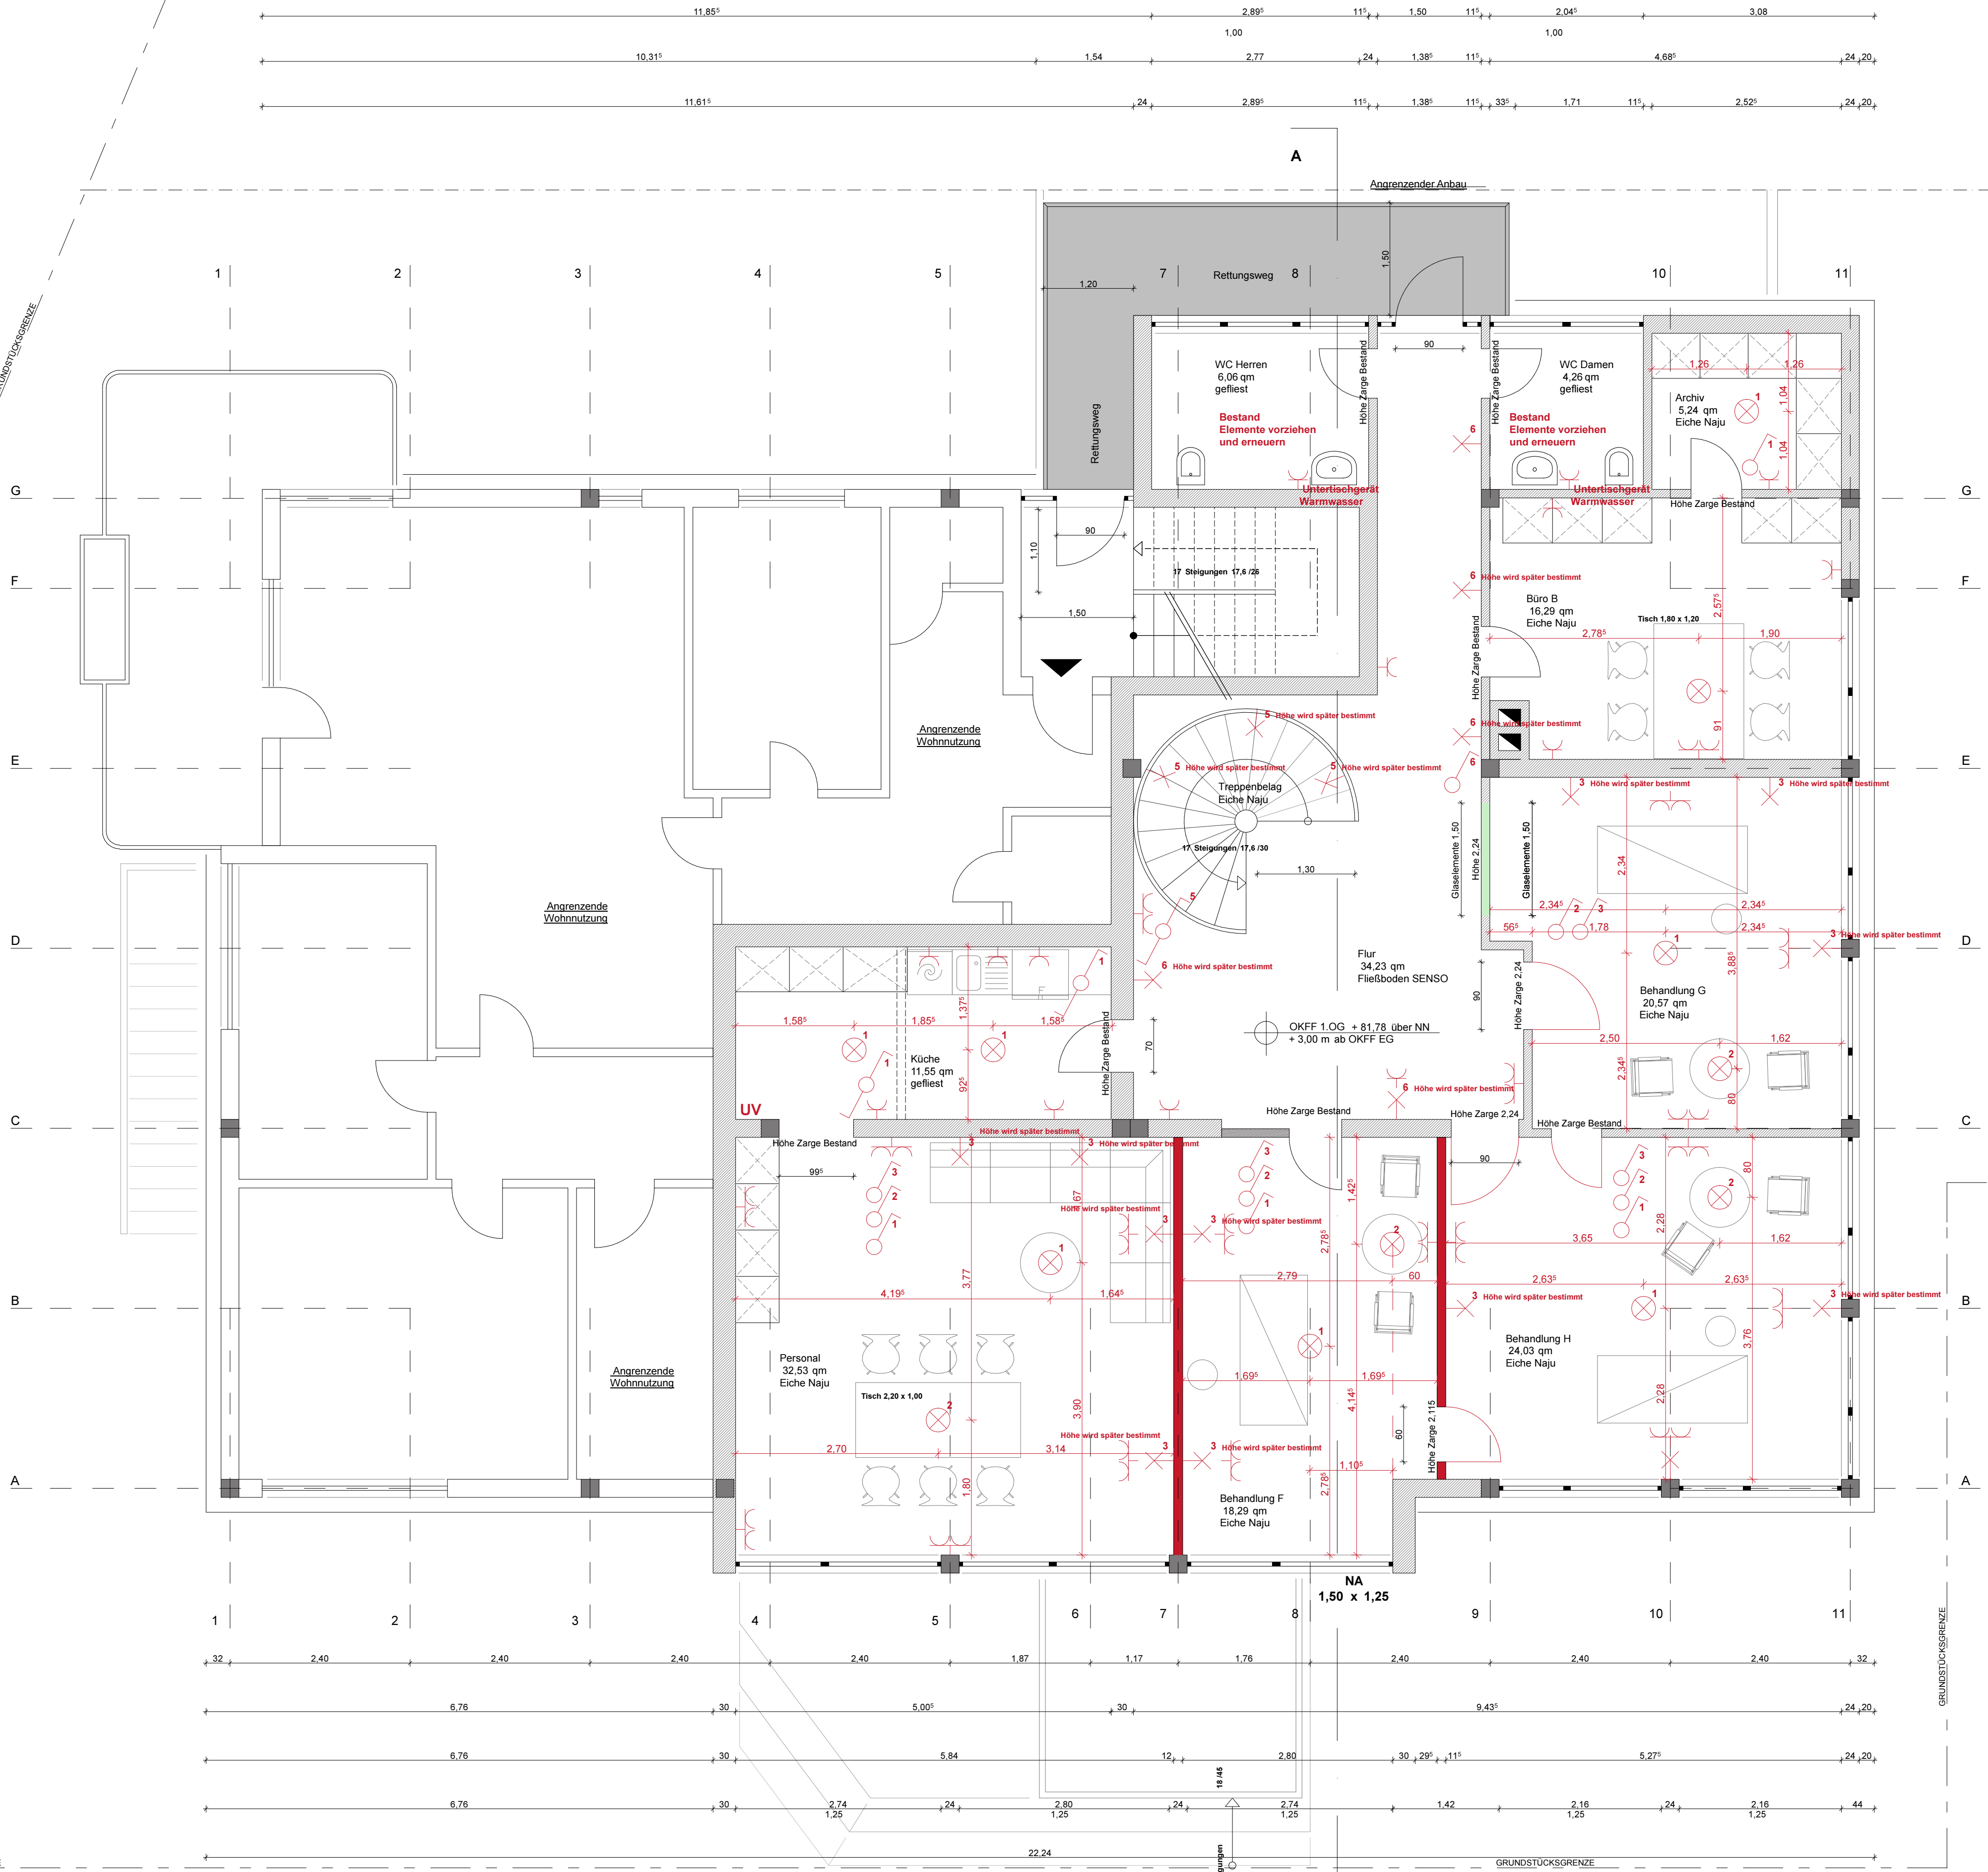

Grundriss erstes Obergeschoss

Maßstab 1:50